
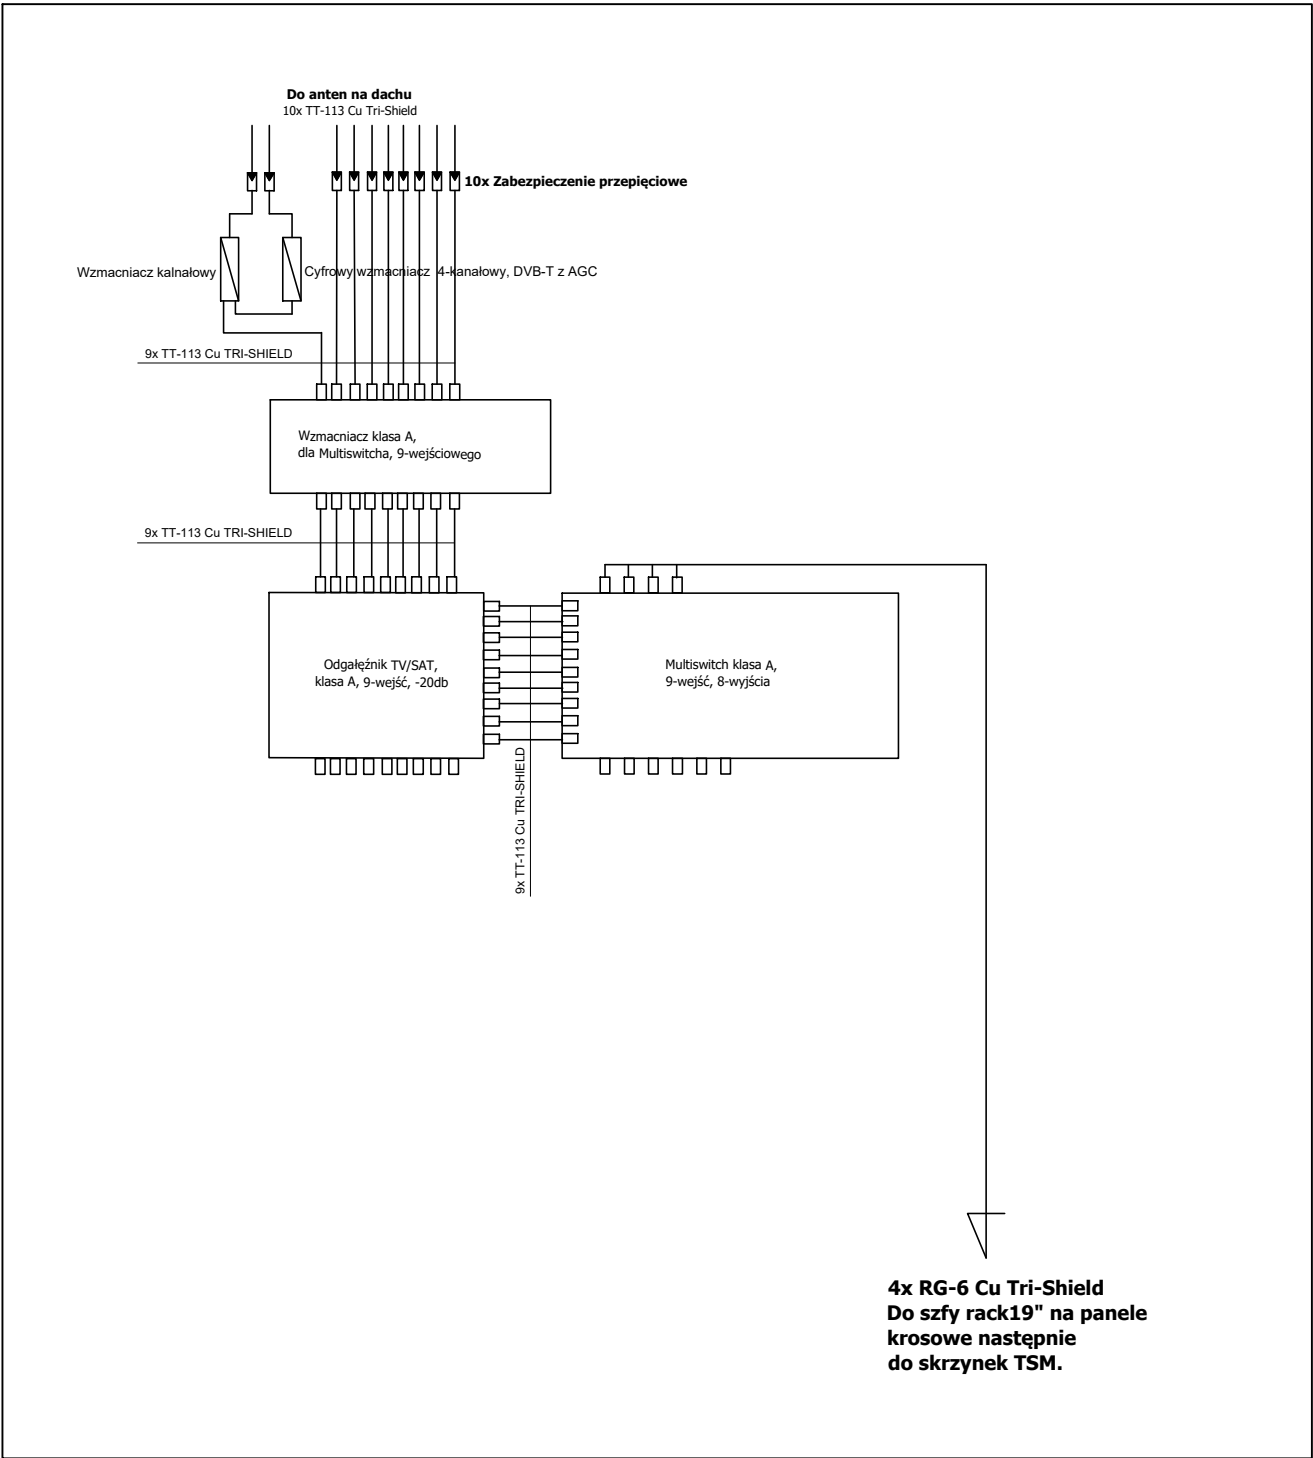


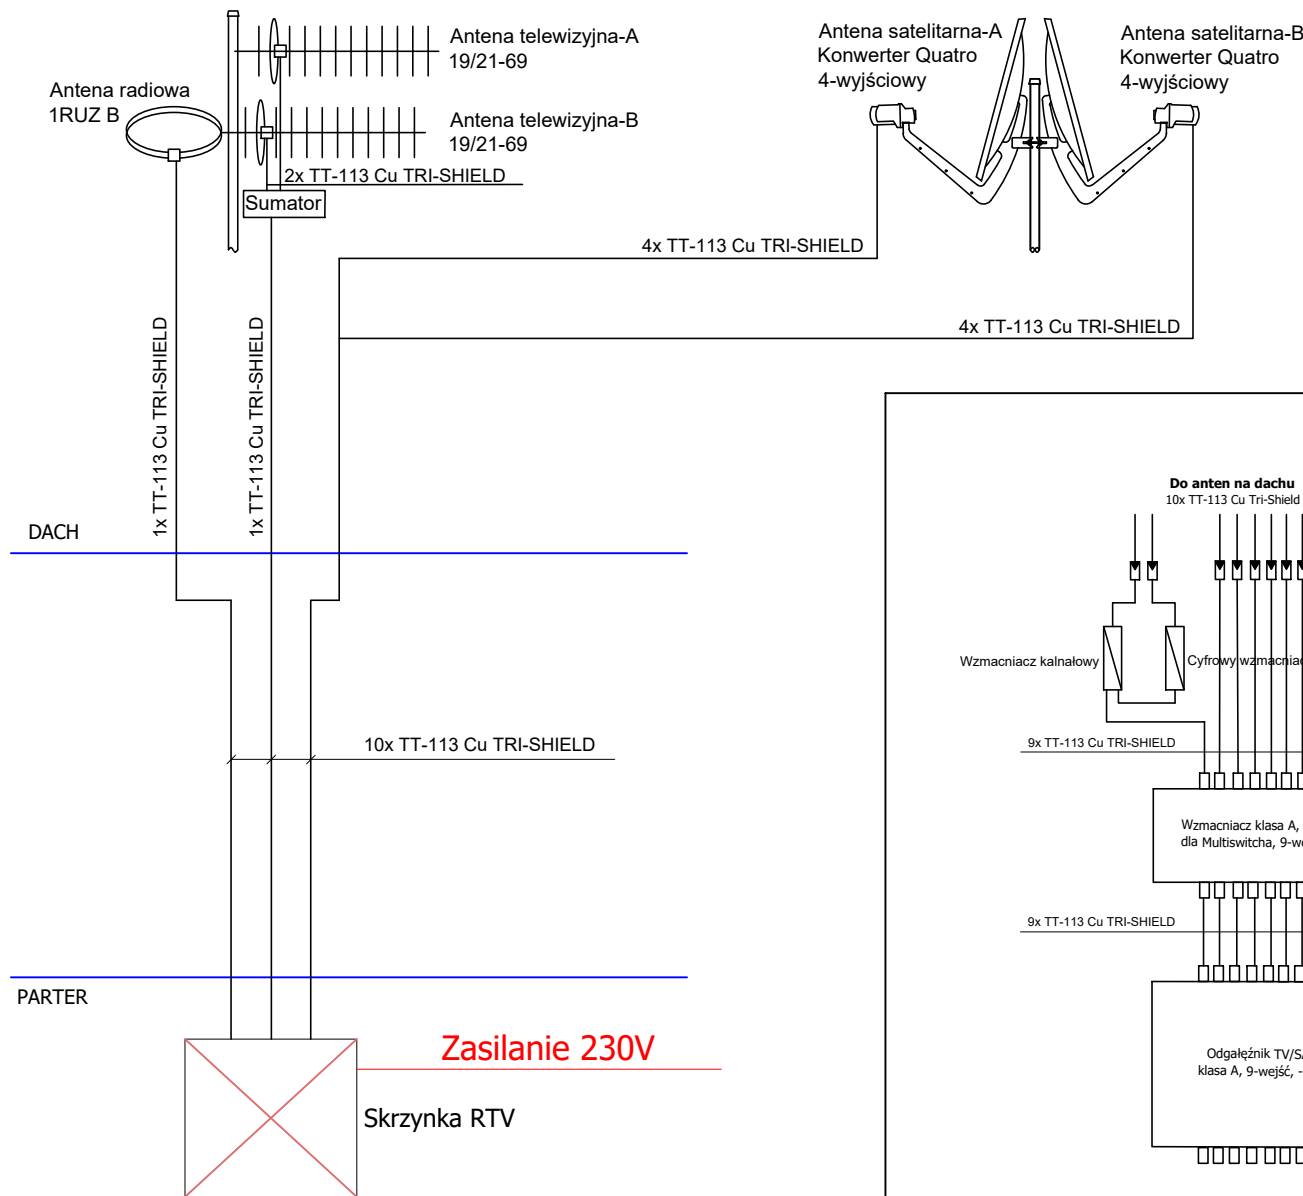

OKABLOWANIE RTV-SAT:

1. Okablowanie w obudowie RTV-SAT wykonać kable TT-113 Cu Tri-Shield
2. Okablowanie od RTV-SAT do Szafy rack19" wykonać przewodem TT-113 Cu Tri-Shield
3. Okablowanie od Szfy rack19" do TSM wykonać przewodem RG-6 Cu Tri-Shield
4. Okablowanie od TSM do gniazd RT-SAT wykonać przewodem RG-6 Cu Tri-Shield
5. Okablowanie TT-113 w klasie B2ca

UWAGA:
ZASILANIE TSM W BRANŻY ELEKTRYCZNEJ

Uwaga: można zastosować materiały i rozwiązania równoważne, to jest w żadnym stopniu nie obniżające standardu i nie zmieniające zasad oraz rozwiązań technicznych przyjętych w projekcie, a tym samym nie powodujące konieczności przeprojektowania jakichkolwiek elementów infrastruktury, ani nie pozbawiające Użytkownika żadnych wydajności, funkcjonalności użyteczności opisanych lub wynikających z dokumentacji projektowej.

UWAGA: wszystkie wymiary należy sprawdzić i domierzyć na placu budowy.

ARTOP PRACOWNIA PROJEKTOWA

ul.Zuzanny 13/1, 71-032 Szczecin
artop@artop.szczecin.pl

TYTUŁ RYSUNKU	SCHEMAT INST. RTV 2/2		
TEMAT	Remont i przebudowa oficyny kamienicy		
ADRES	ul.Rayskiego 16 , dz nr 18/16, 18/17 obr. 1025, 70-462 Szczecin		
PROJEKTOWAŁ Robert Wojczal 278/P/08	PODPIS	Branża Teletechnika	Data II.2026
SPRAWDZIŁ Radosław Sadowski ZAP/0142/PWOE/13		Skala 1:50	Nr rys. T-7

UWAGA:
ZASILANIE TSM W BRANŻY ELEKTRYCZNEJ