
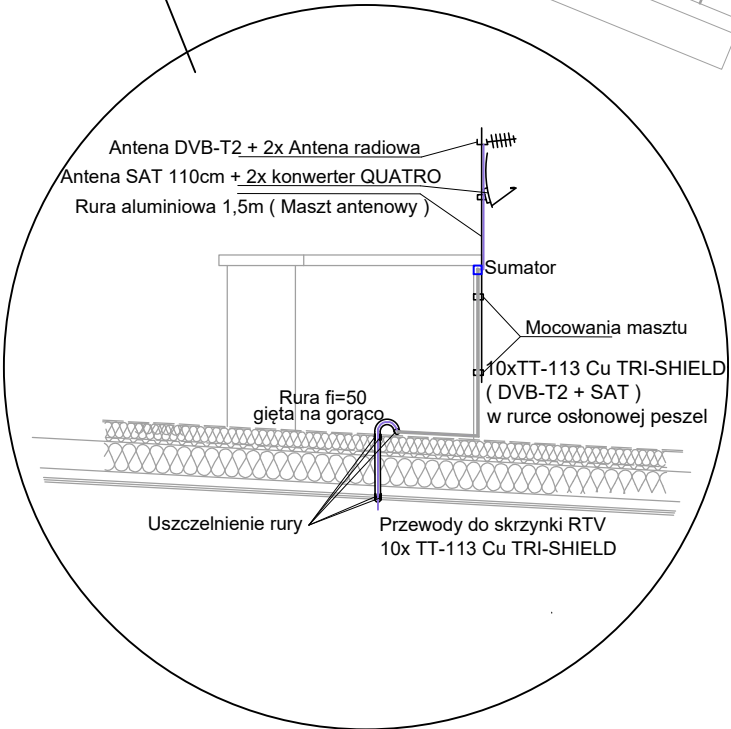


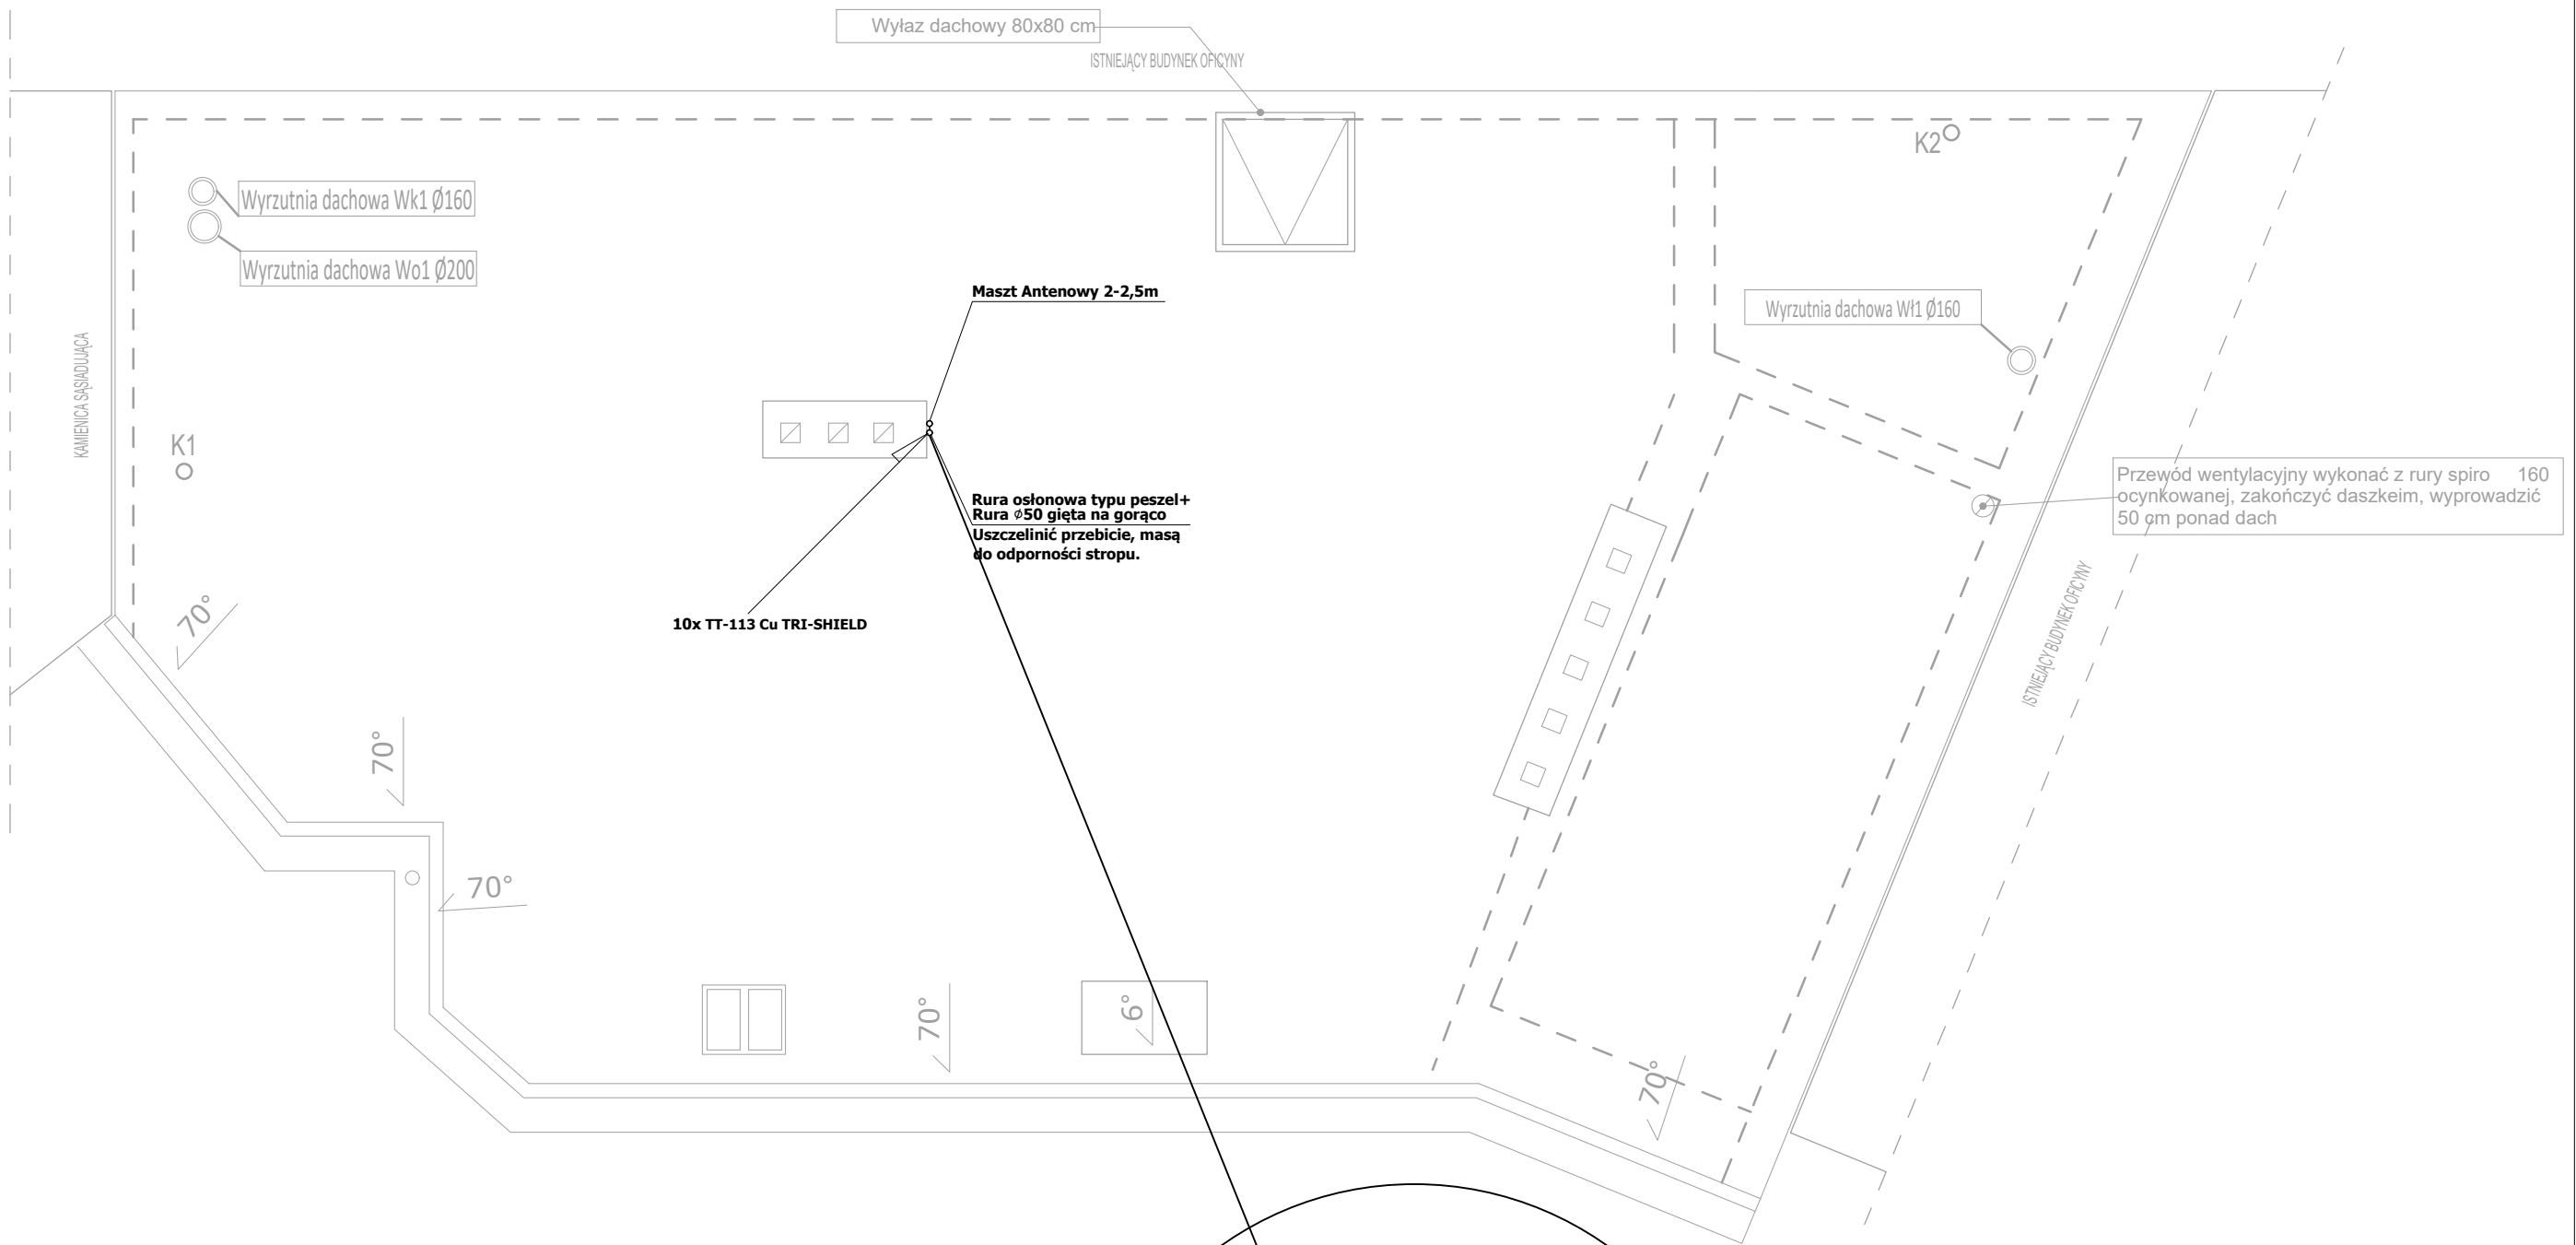

PRZEJŚCIA INSTALACYJNE PRZEZ ŚCIANY I STROPY ODDZIELEŃ
PRZECIWPOŻAROWYCH
NALEŻY USZCZELNIĆ MASAMI PPOŻ. DO KLASY EI PRZEGRÓD.

UWAGA:
ZASILANIE TSM W BRANŻY ELEKTRYCZNEJ

ARTOP PRACOWNIA PROJEKTOWA ul.Zuzanny 13/1, 71-032 Szczecin artop@artop.szczecin.pl			
TYTUŁ RYSUNKU	Rzut dachu		
TEMAT	Remont i przebudowa oficyny kamienicy		
ADRES	ul.Rayskiego 16 , dz nr 18/16, 18/17 obr. 1025, 70-462 Szczecin		
PROJEKTOWAŁ Robert Wojczal 278/P/08	PODPIS	Branża Teletechnika	Data II.2026
SPRAWDZIŁ Radosław Sadowski ZAP/0142/PWOE/13		Skala 1:50	Nr rys. T-14
OPRACOWAŁ			